



建筑				
结构				
给排水				
暖通				

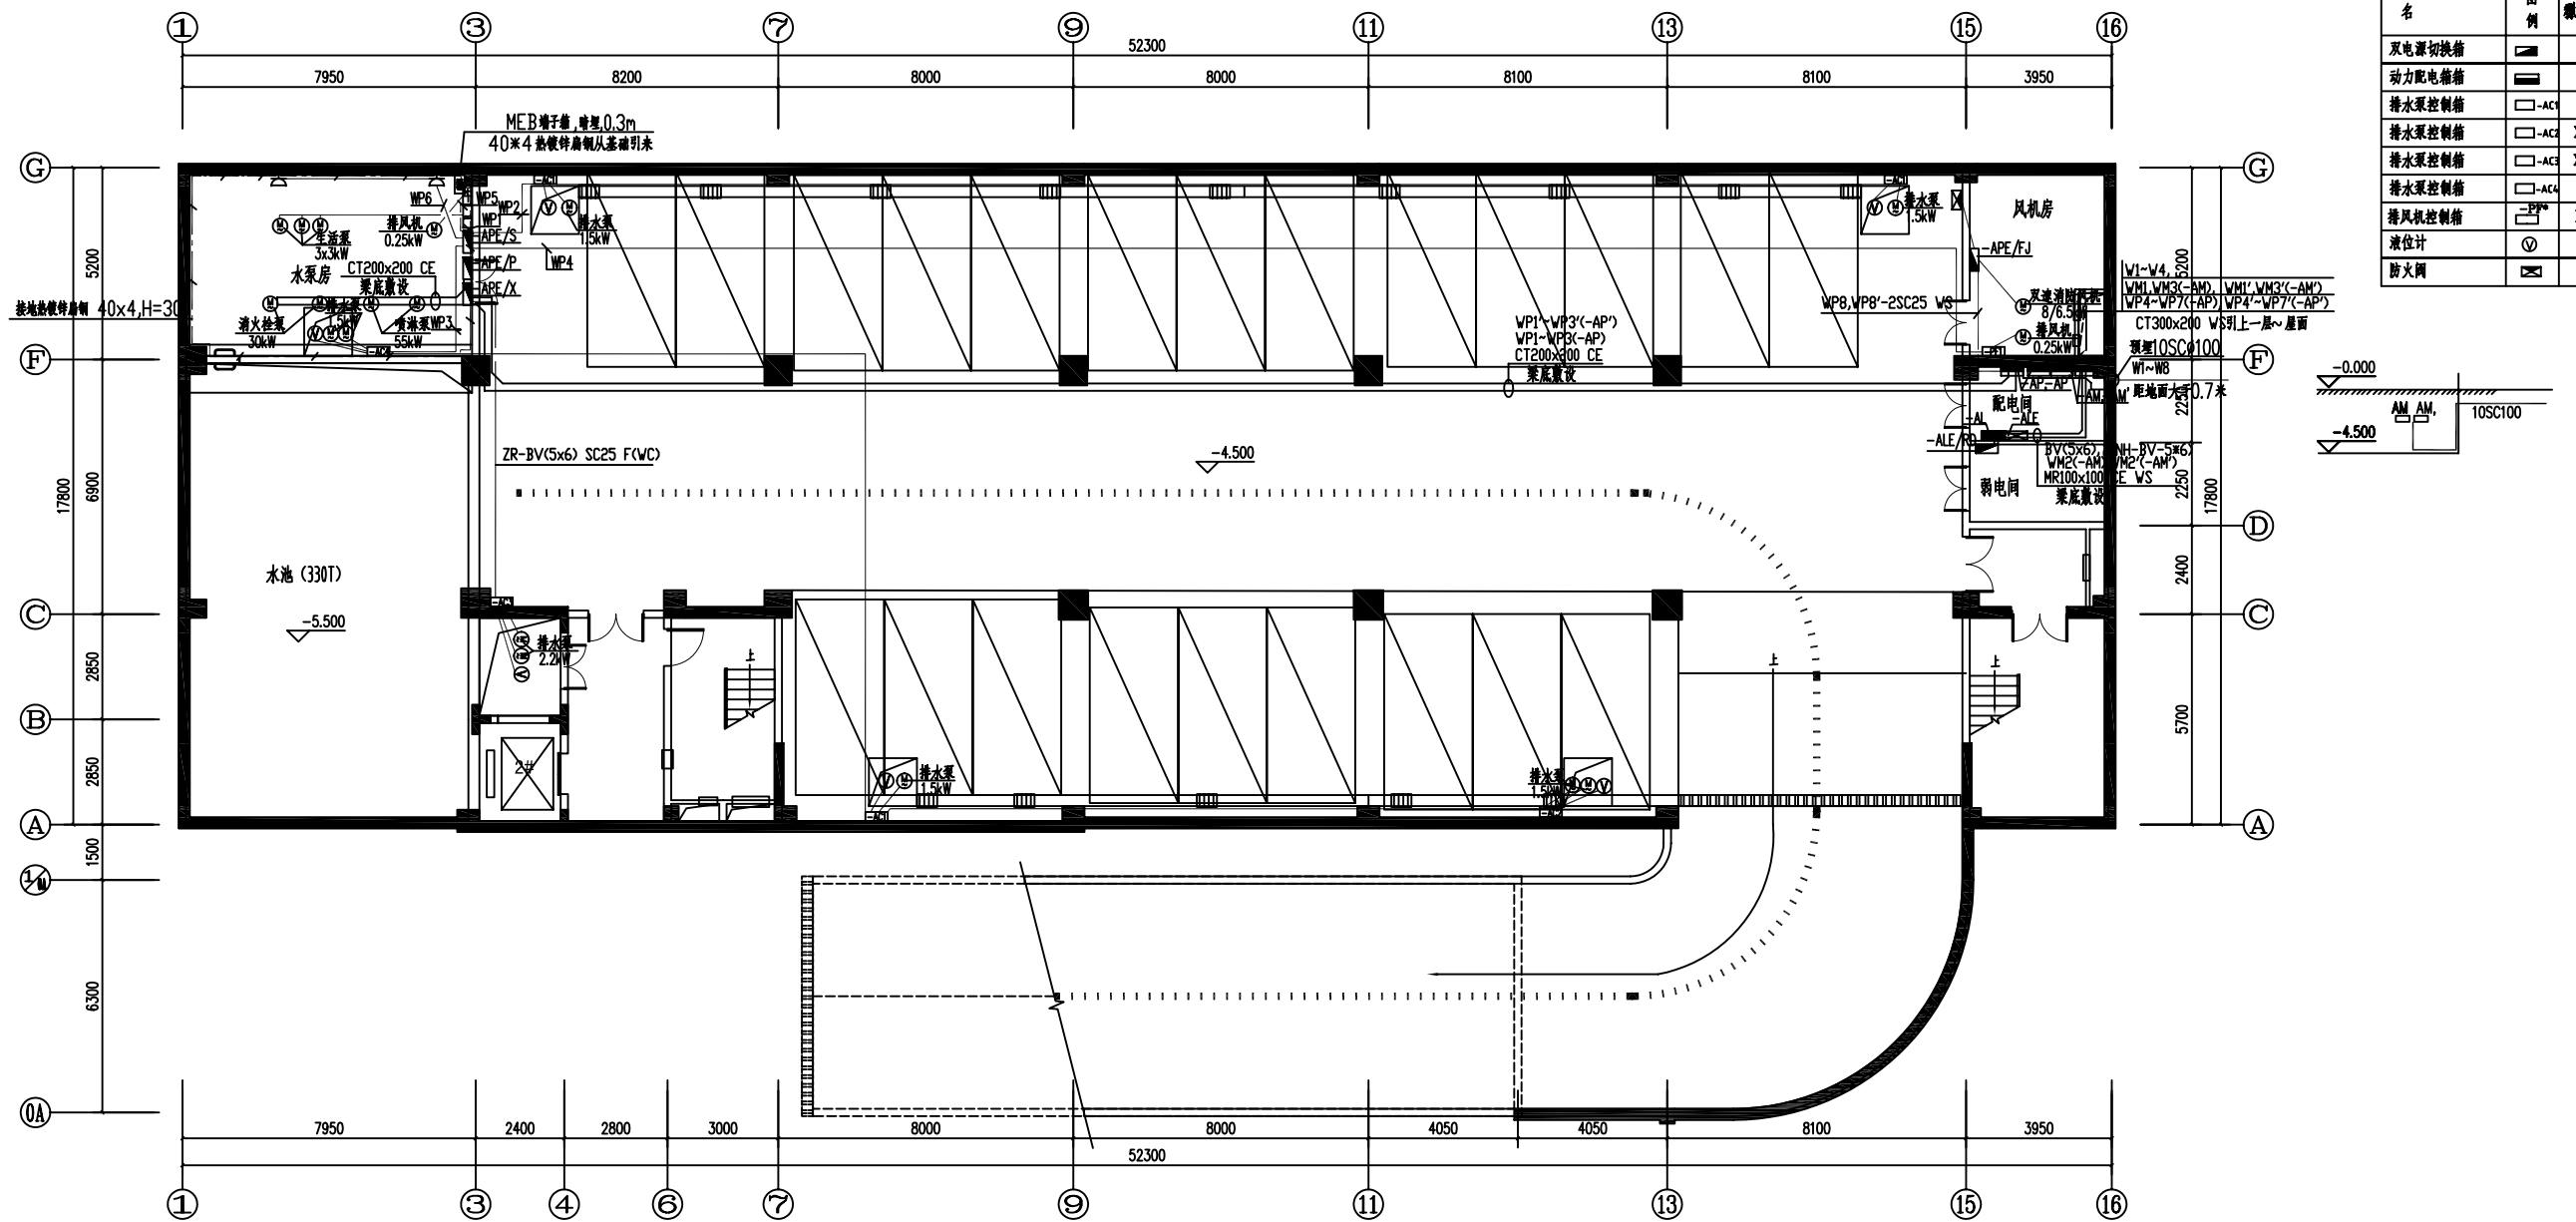


名	图例	型号及规格	安装方式	安装高度 (m)
反电源切换箱		XZF	明装	1.5
动力配电箱			明装	1.5
潜水泵控制箱		XKP-3-1/1.5	明装	1.5
潜水泵控制箱		XKP-13-2/1.5	明装	1.5
潜水泵控制箱		XKP-13-2/2.2	明装	1.5
潜水泵控制箱		XKP-8-2/1.5	明装	1.5
液位计		XKTY-5	明装	1.5
排污阀				见水专业
防火门				见暖通专业

地下一层动力平面图 1:100

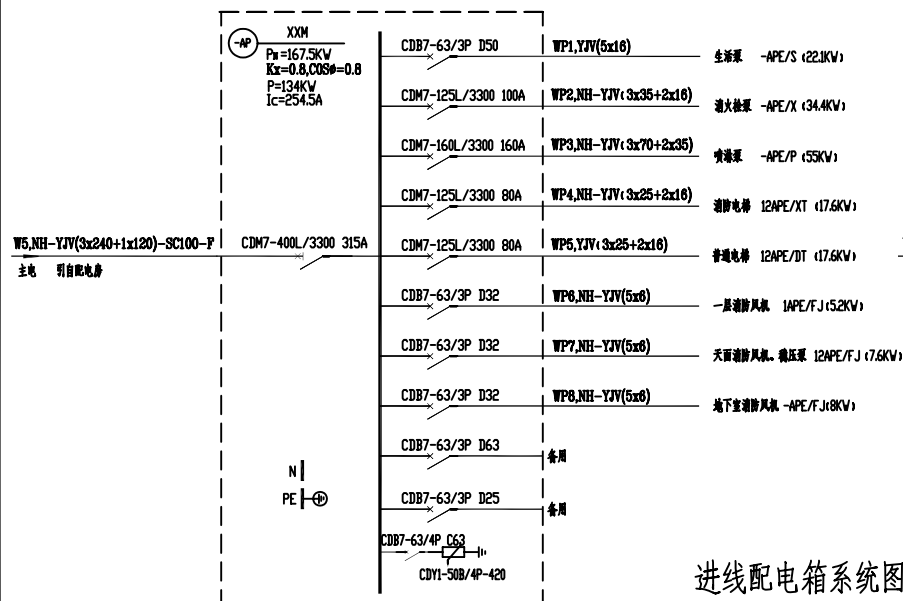


进线配电箱系统图修改

电气3供电总干线系统图中,W5,W6的计算容量相应修改,以此图为准

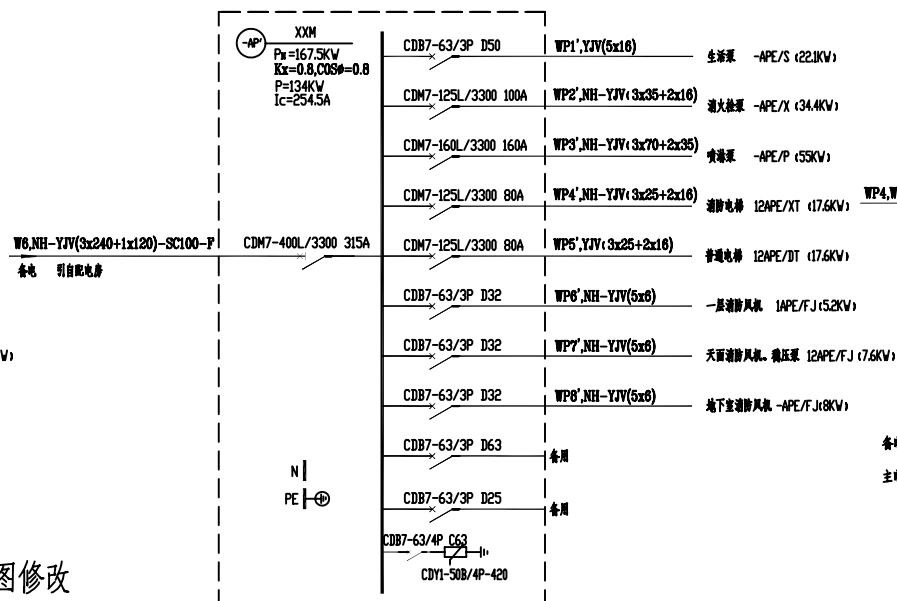

本图需经施工图审查机构重新审查和办理相关备案手续后,方可用作施工。

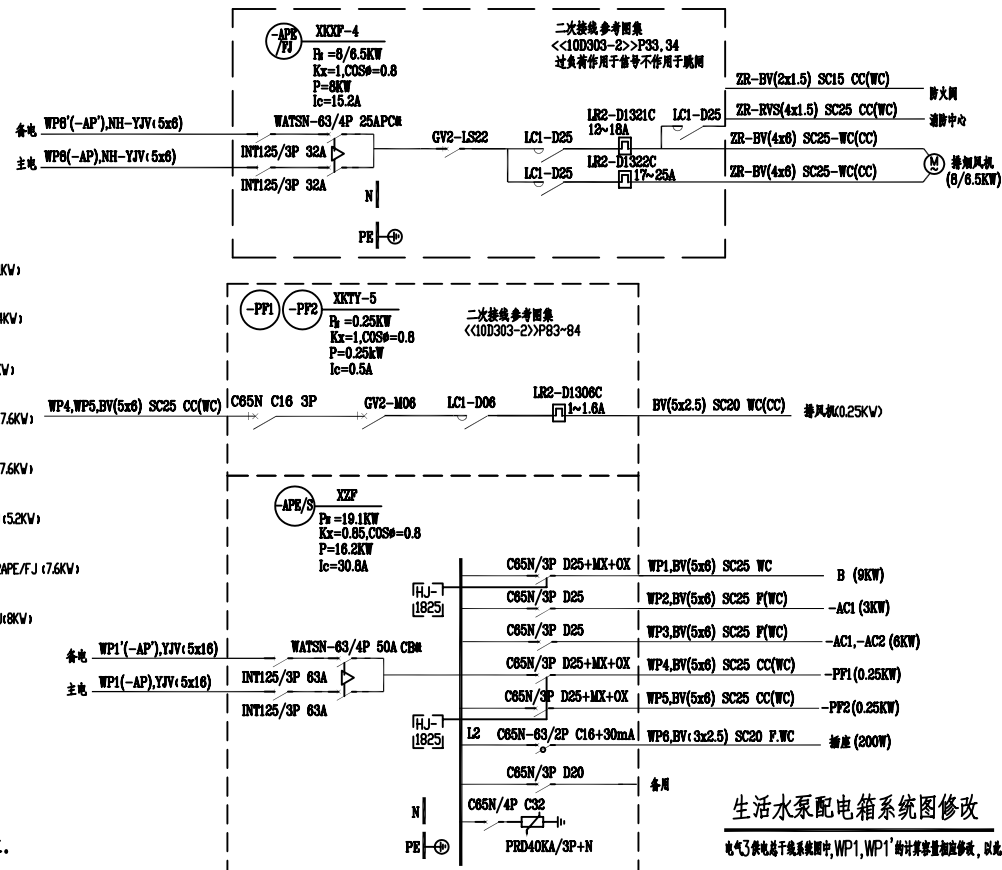

生活水泵配电箱系统图修改

电气3供电总干线系统图中,WP1,WP1'的计算容量相应修改,以此图为准

审图专用章			
审图专用章			
执业注册章			
建设单位			
工程名称			
子项名称	综合楼(一)		
图名	地下一层动力平面图 进线配电箱系统图修改 生活水泵配电箱系统图修改		
项目负责人			
专业负责人			
设计			
制图			
校对			
审核			
审定			
设计号	11117	专业	电气
日期	2011.11.18	图号	9
设计阶段	施工图	版本号	1