

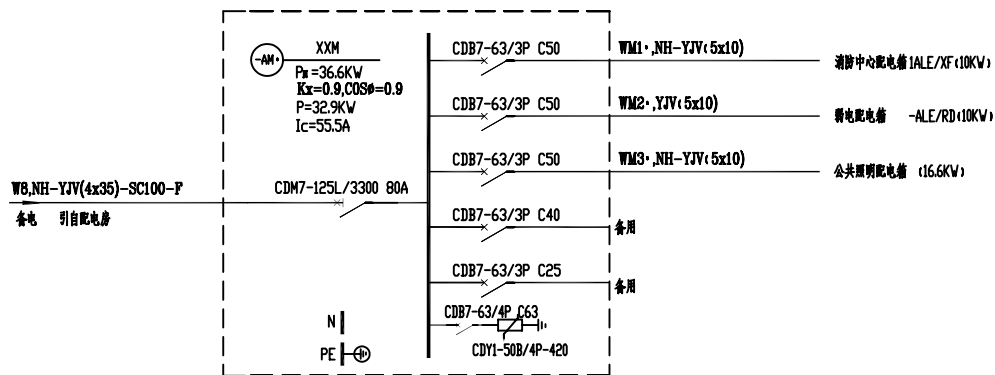


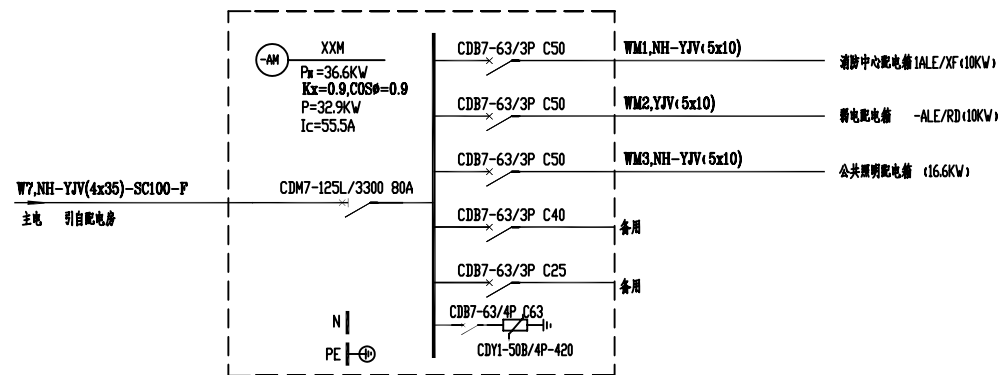


进线配电箱系统图

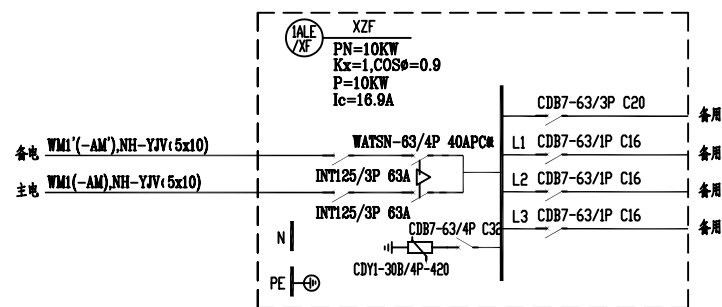

消防配电箱系统图

双电源自投自复装置二次接线图由厂家提供,进线开关过负荷作用于信号不作用于跳闸

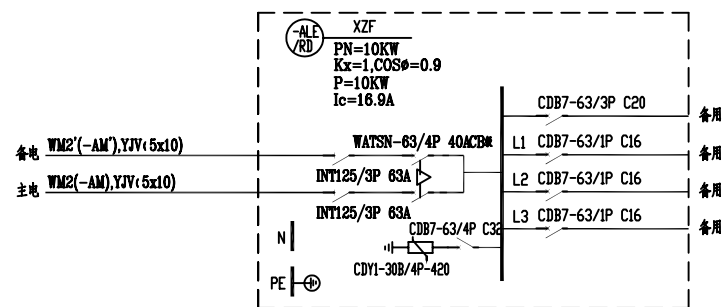

弱电配电箱系统图

审图专用章			
审图专用章			
执业注册章			
建设 单位			
工程 名称			
子项 名称			
图 名			
项目负责			
专业负责			
设 计			
制 图			
校 对			
审 核			
审 定			
设计号		11117	专业
日期		2011.11	图号
设计阶段		施工图	版号