

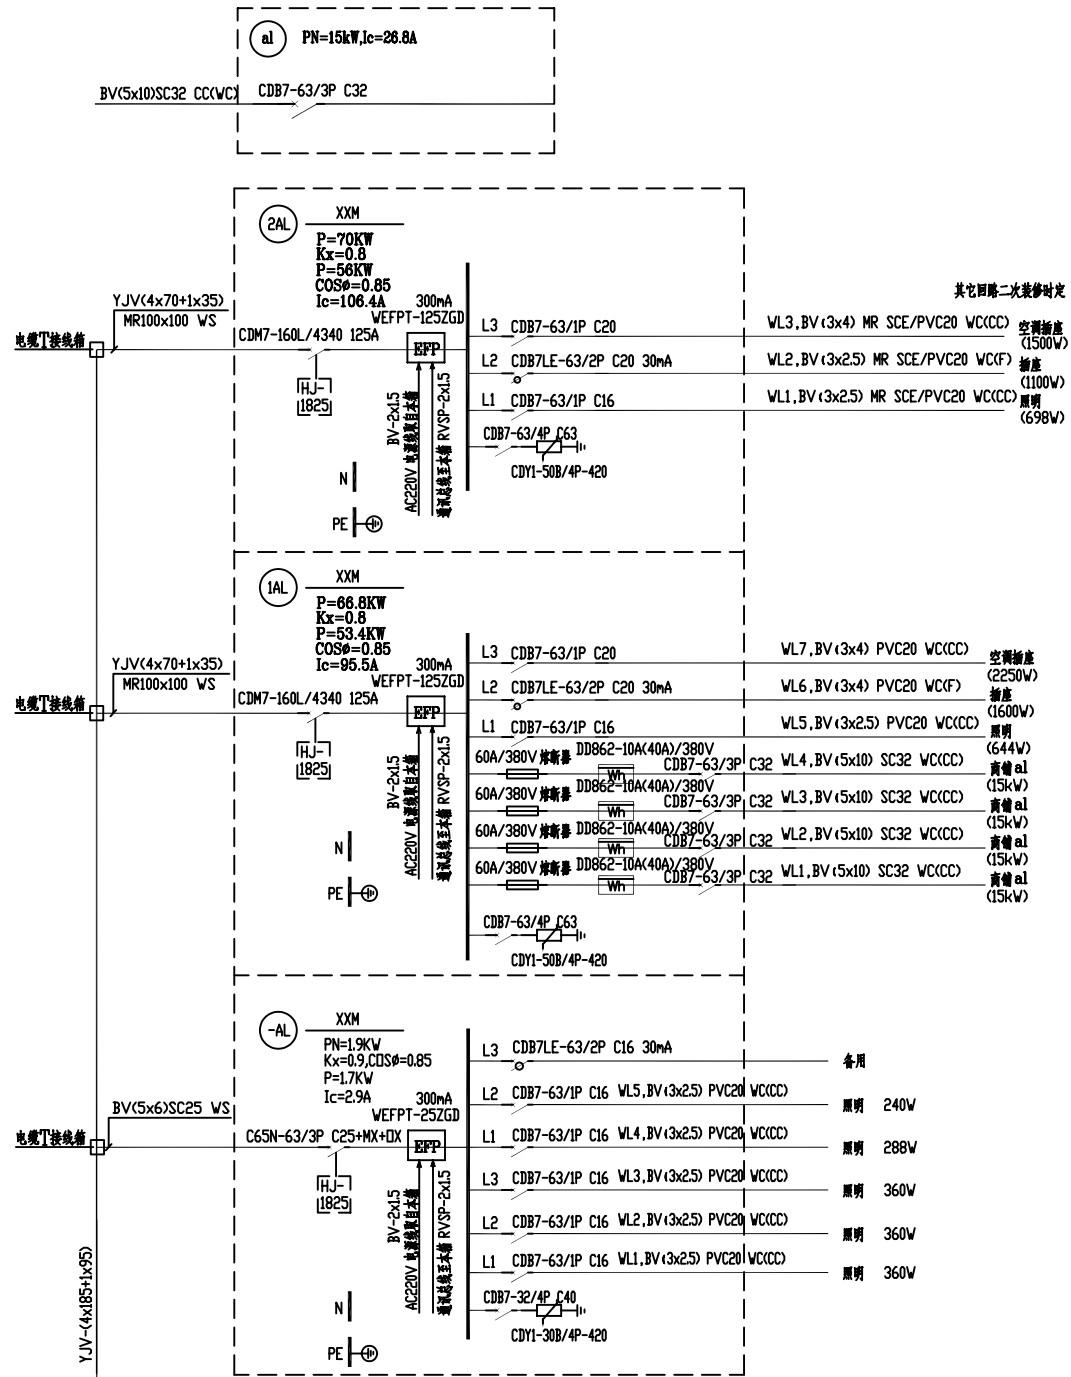


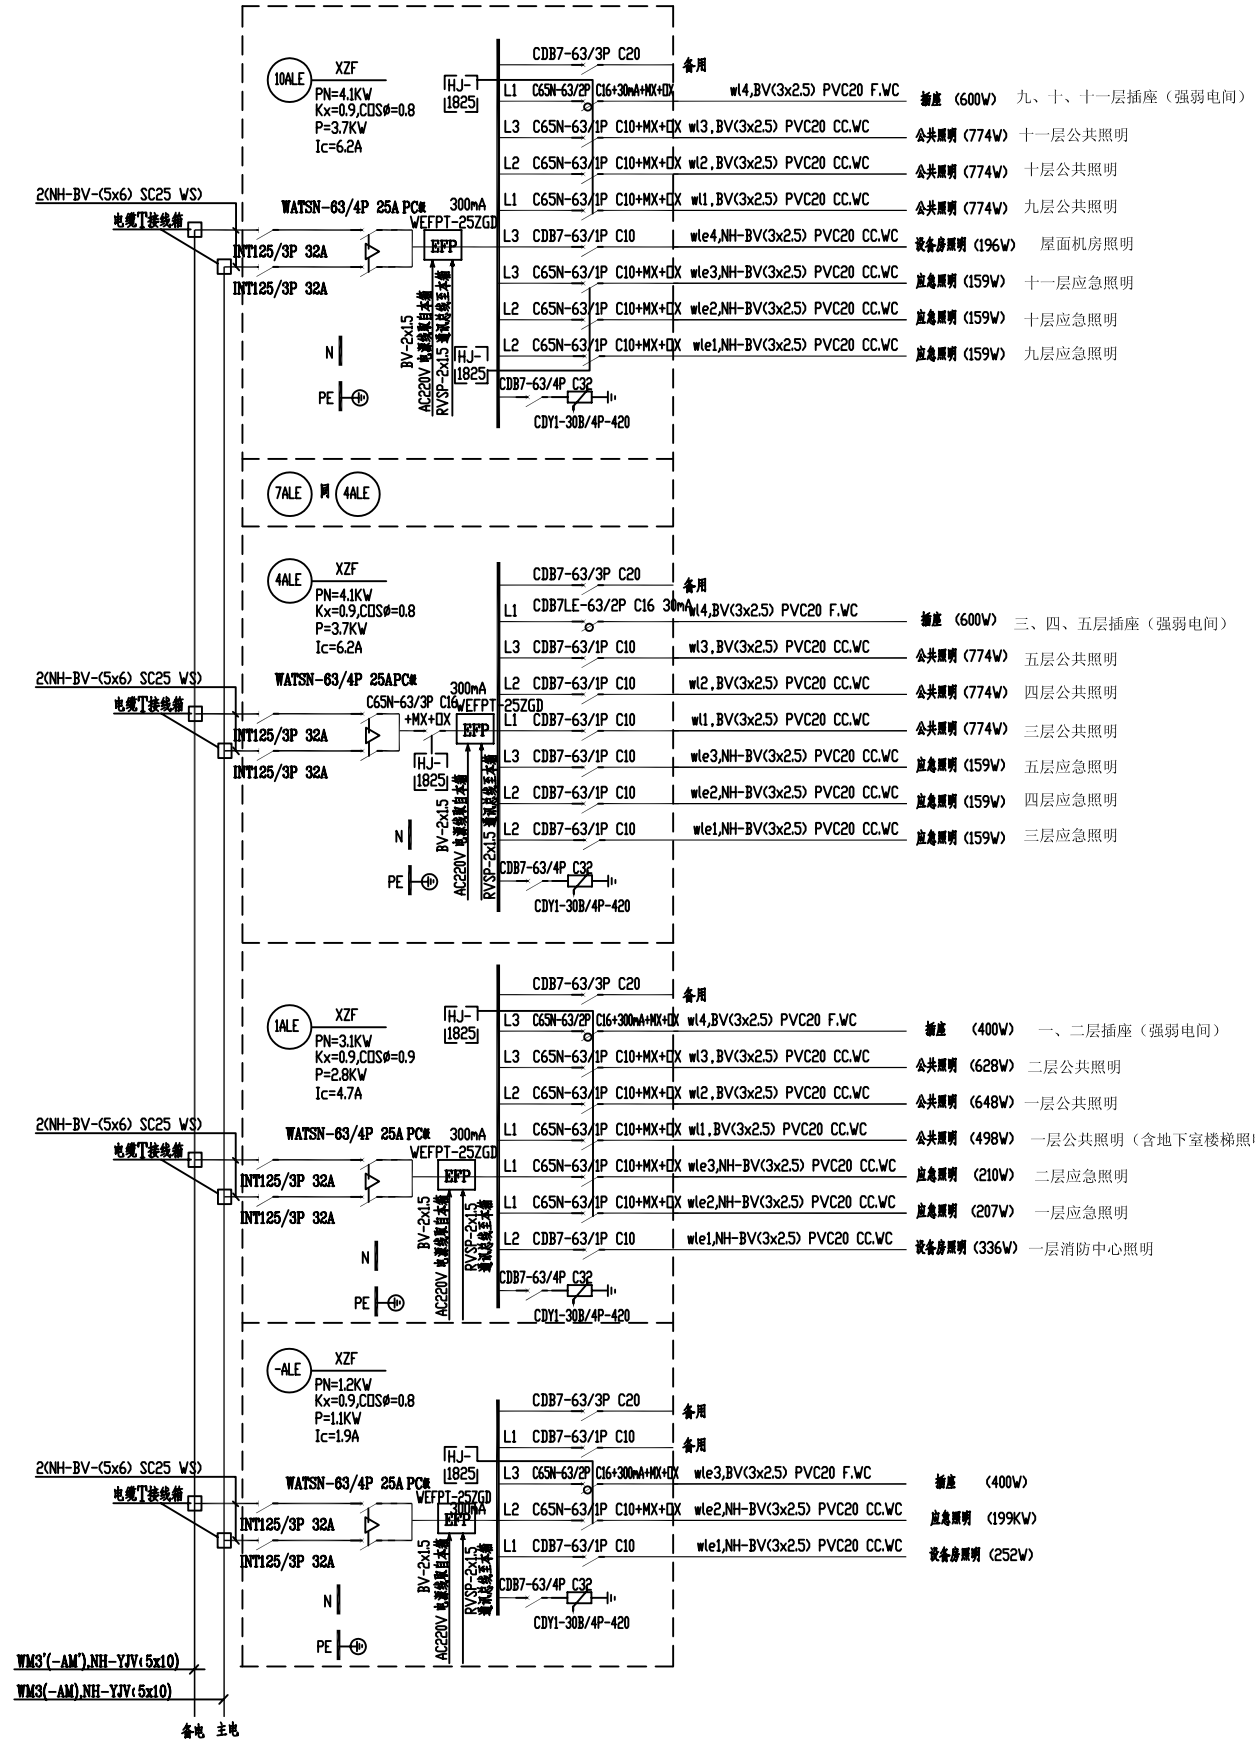

普通照明配电箱系统图(一)

商铺配电箱系统图二次装修时设计

说明:电气4,5W1~W4进线处距地1.5米墙上加装隔离开关箱。

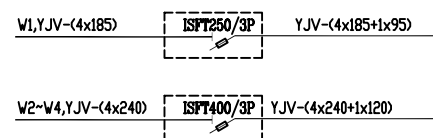

公共照明配电箱系统图

审图专用章				
出图专用章				
执业注册章				
建设单位				
工程名称				
子项名称	综合楼(一)			
图名	普通照明配电箱系统图(一) 公共照明配电箱系统图			
项目负责人				
专业负责				
设计				
制图				
校对				
审核				
审定				
设计号	11117	专业	电气	
日期	2011.11	图号	4	
设计阶段	施工图	版号	1	