


建筑	结构	给排水	暖通	电气	弱电

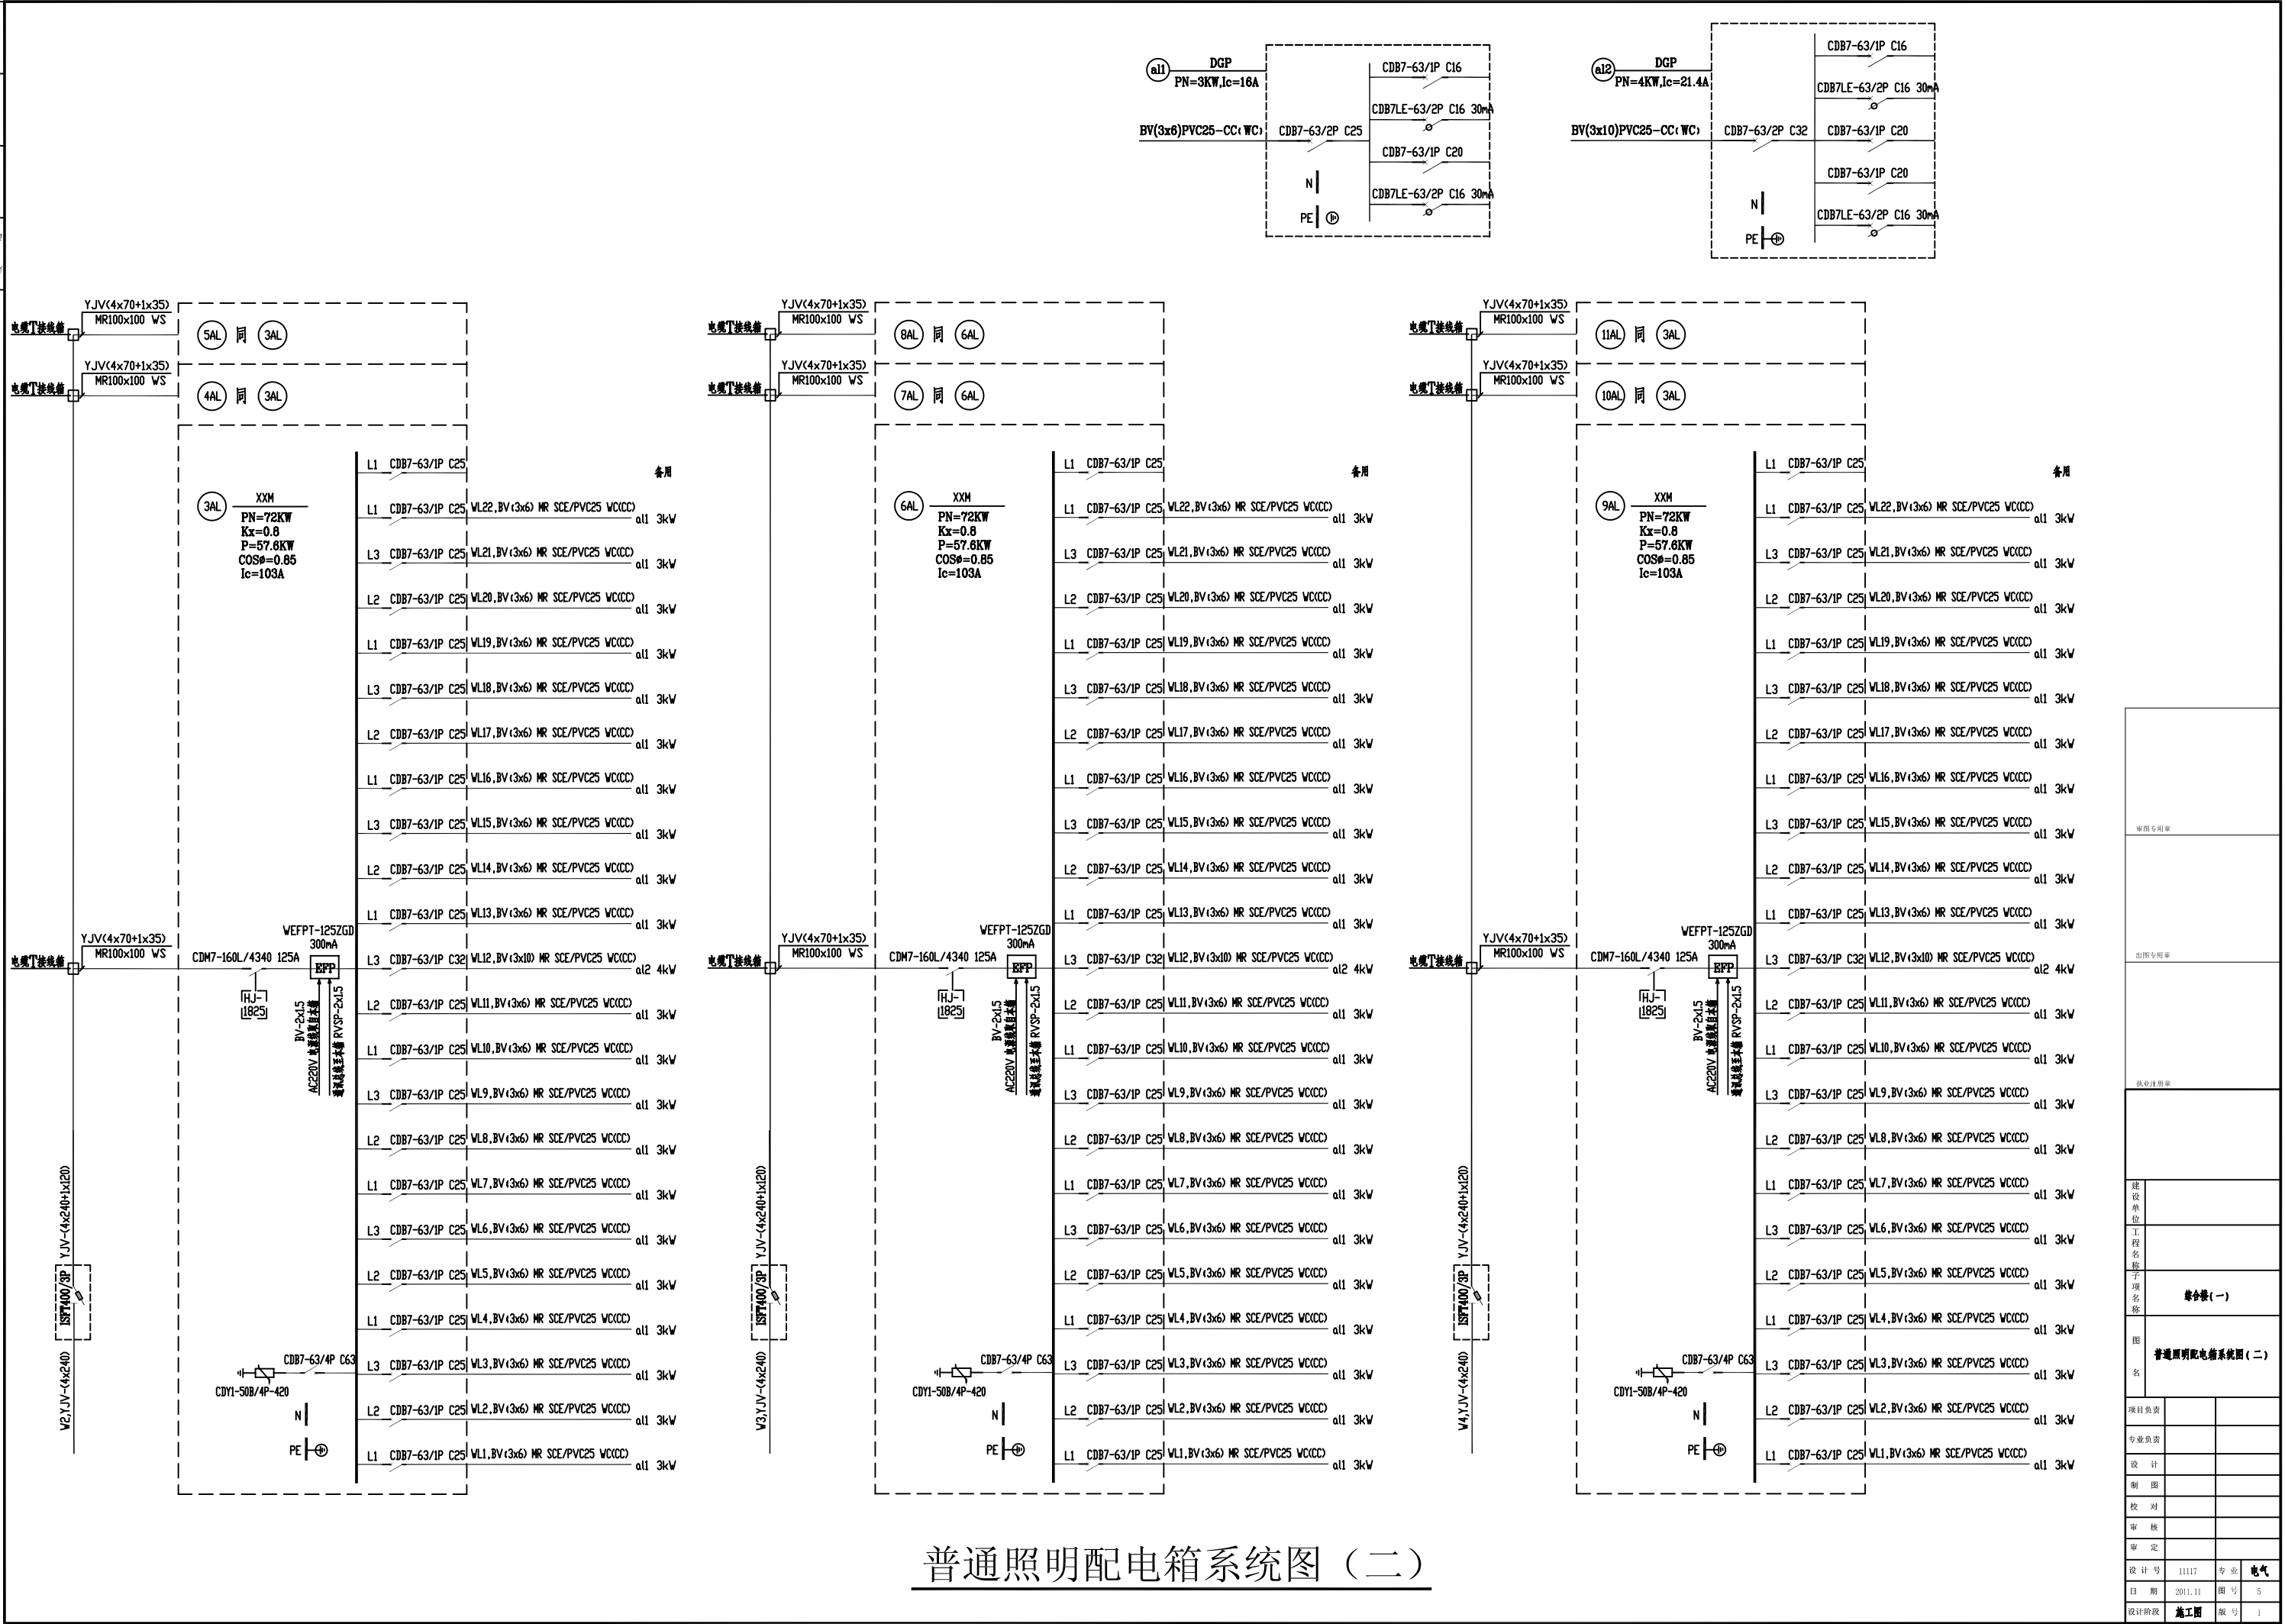

审核专用章		
制图专用章		
执业注册章		
建设 单位		
工程 名称		
子项 名称	综合楼(一)	
图 名	普通照明配电箱系统图(二)	
项目负责		
专业负责		
设计		
制图		
校对		
审核		
审定		
设计号	11117	专业 电气
日期	2011.11	图号 5
设计阶段	施工图	版号 1