
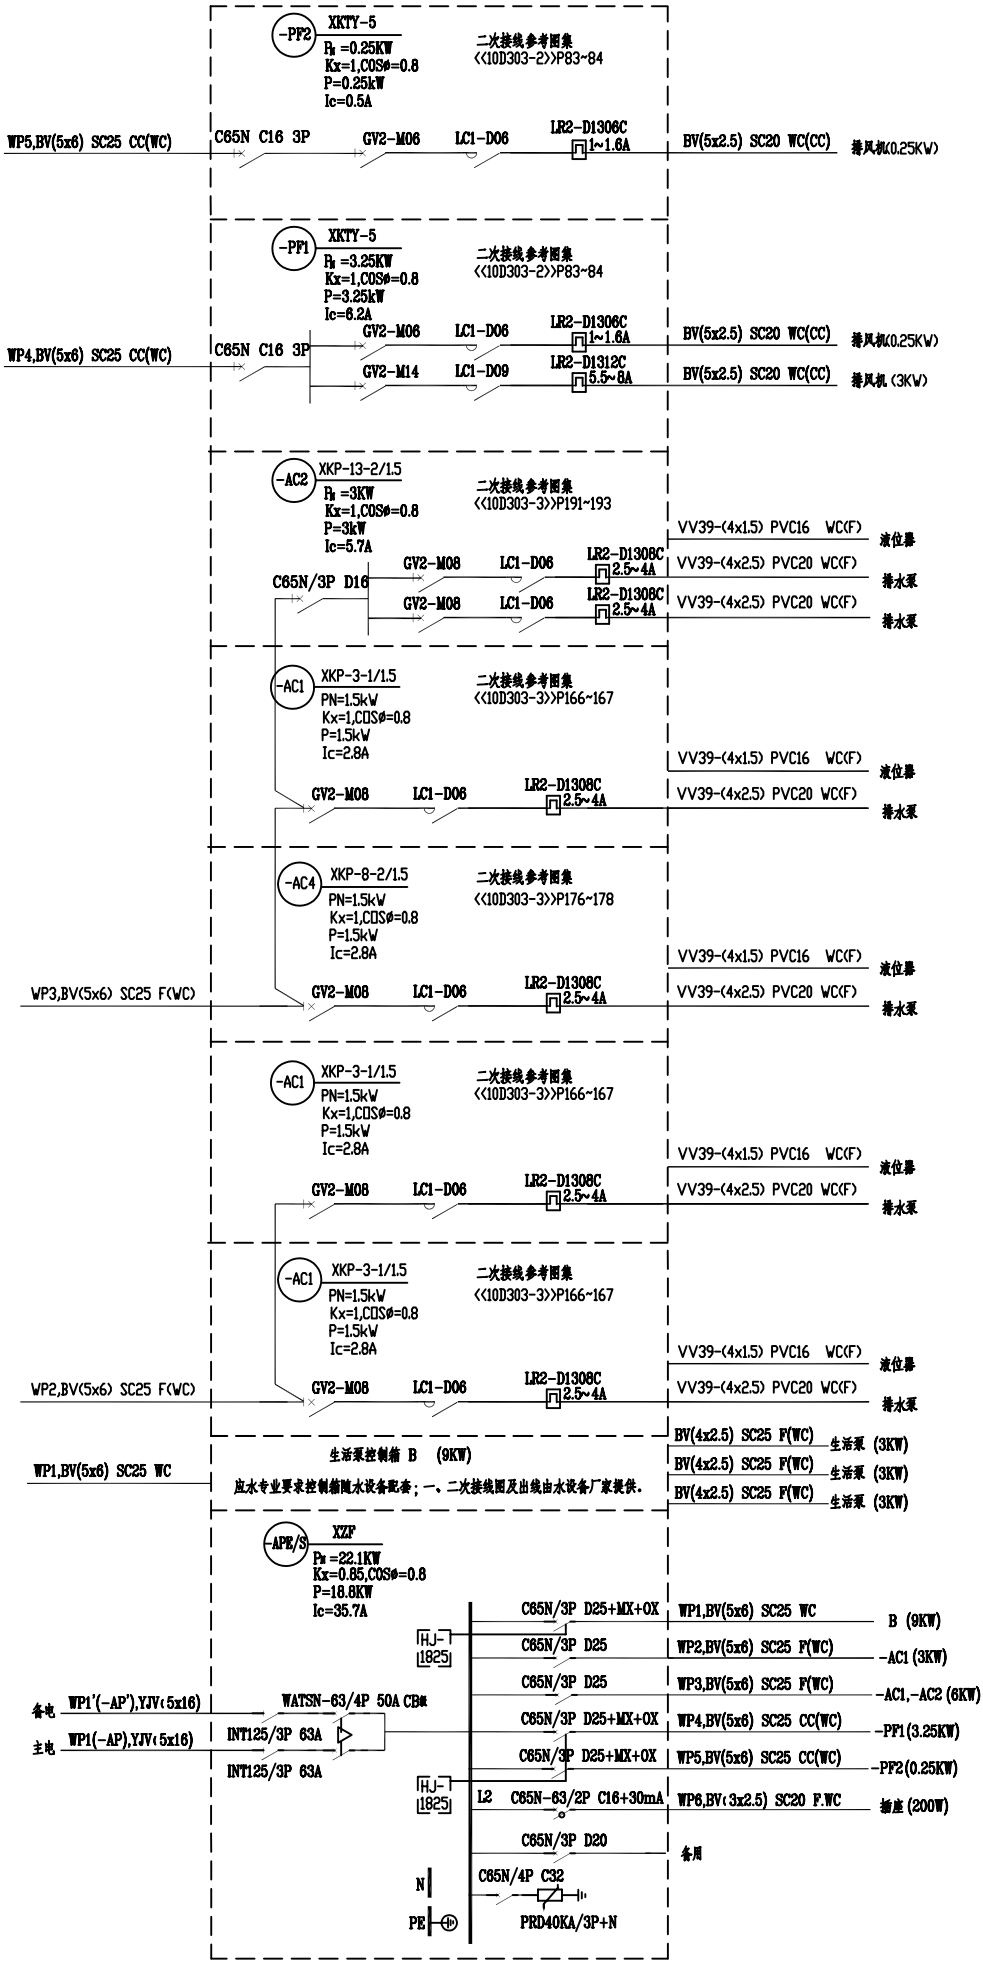


图	号	图	号	图	号
电	号	电	号	电	号
建	号	建	号	建	号
计	号	计	号	计	号
水	号	水	号	水	号
图	号	图	号	图	号

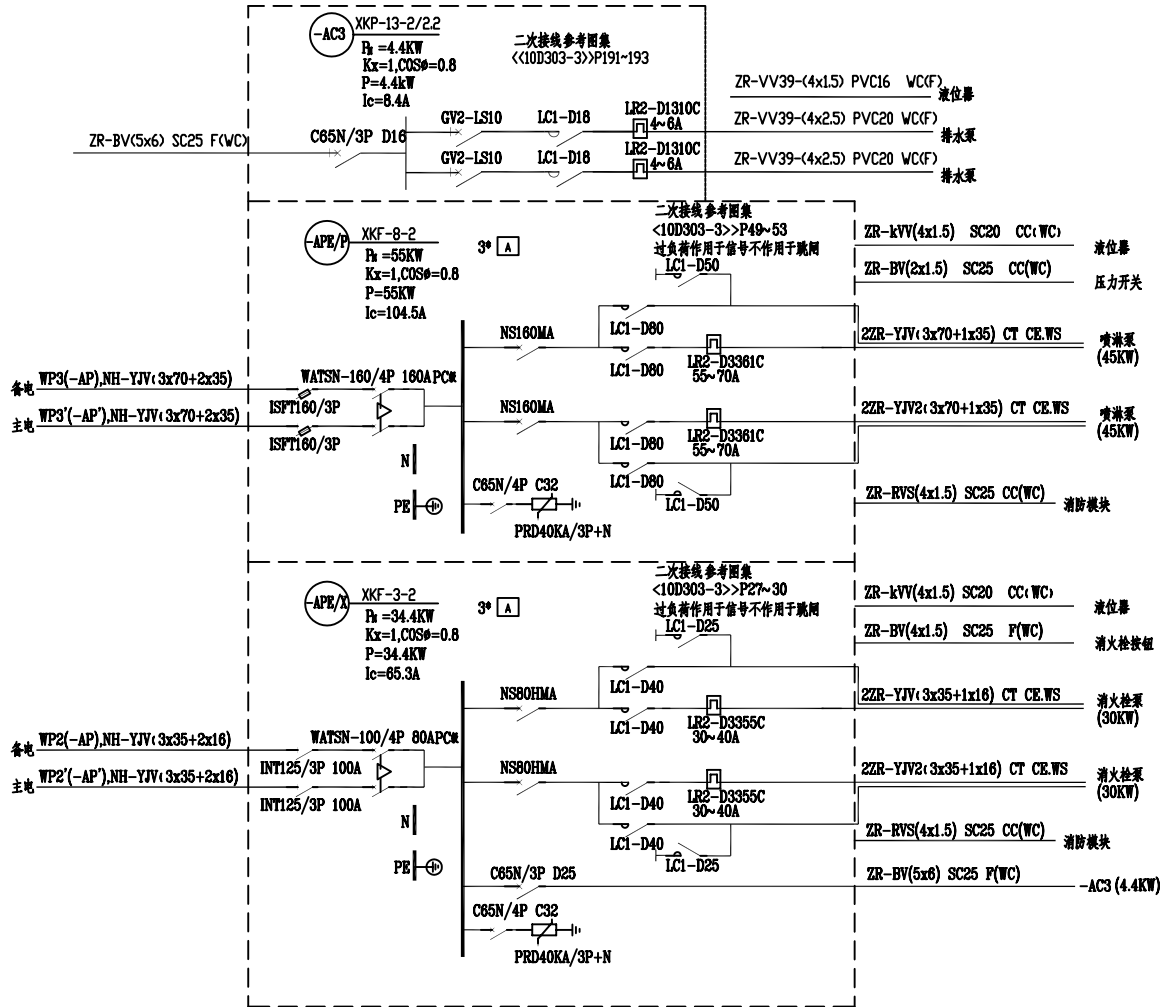

水泵配电箱系统图

双电源自投自复装置二次接线图由厂家提供

项目负责			
专业负责			
设计			
制图			
校对			
审核			
审定			
设计号	11117	专业	电气
日期	2011.11	图号	7
设计阶段	施工图	版号	1