


丁士刚	李其勇	刘伟	王
建筑	暖通	给排水	电气

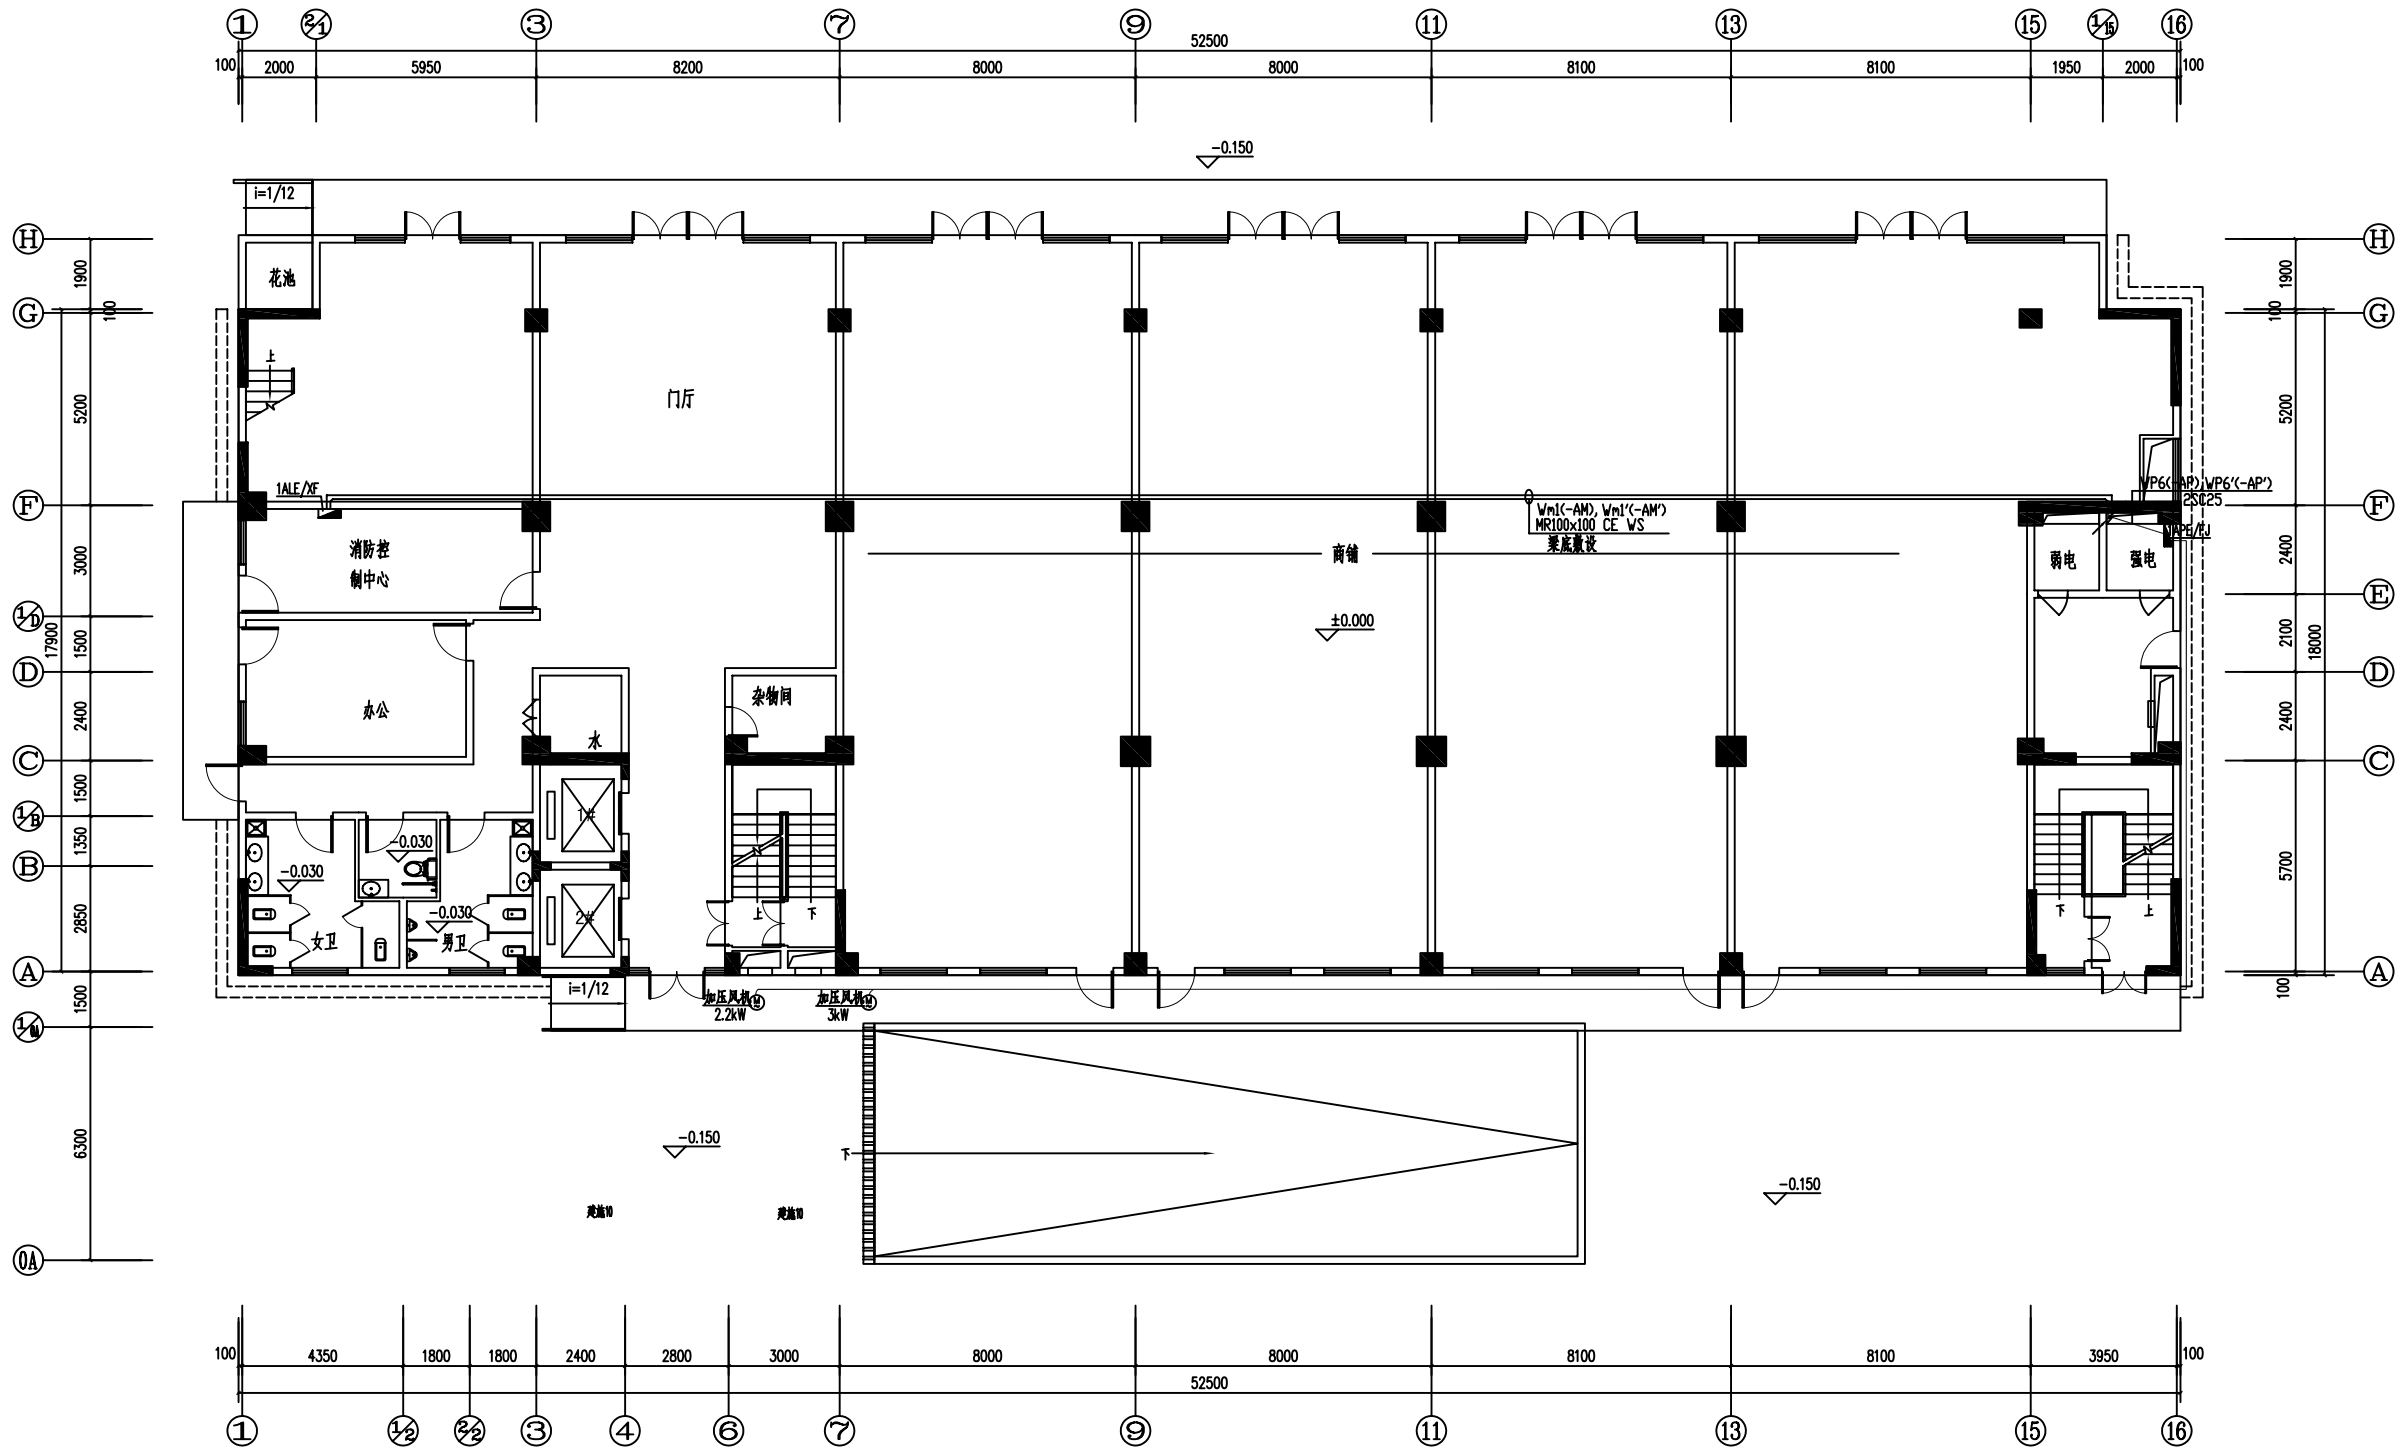

一层动力平面图 1:100

名	图例	编号及	安装方式	安装高度 (m)
双电源切换箱			明装	1.5

审图专用章		
出图专用章		
执业注册章		
建设单位		
工程名称		
子项名称	综合楼(一)	
图名	一层动力平面图	
项目负责人		
专业负责		
设计		
制图		
校对		
审核		
审定		
设计号	11117	专业 电气
日期	2011.11	图号 11
设计阶段	施工图	版号 1