


建筑	给排水
暖通	电气
结构	弱电
其他	其他

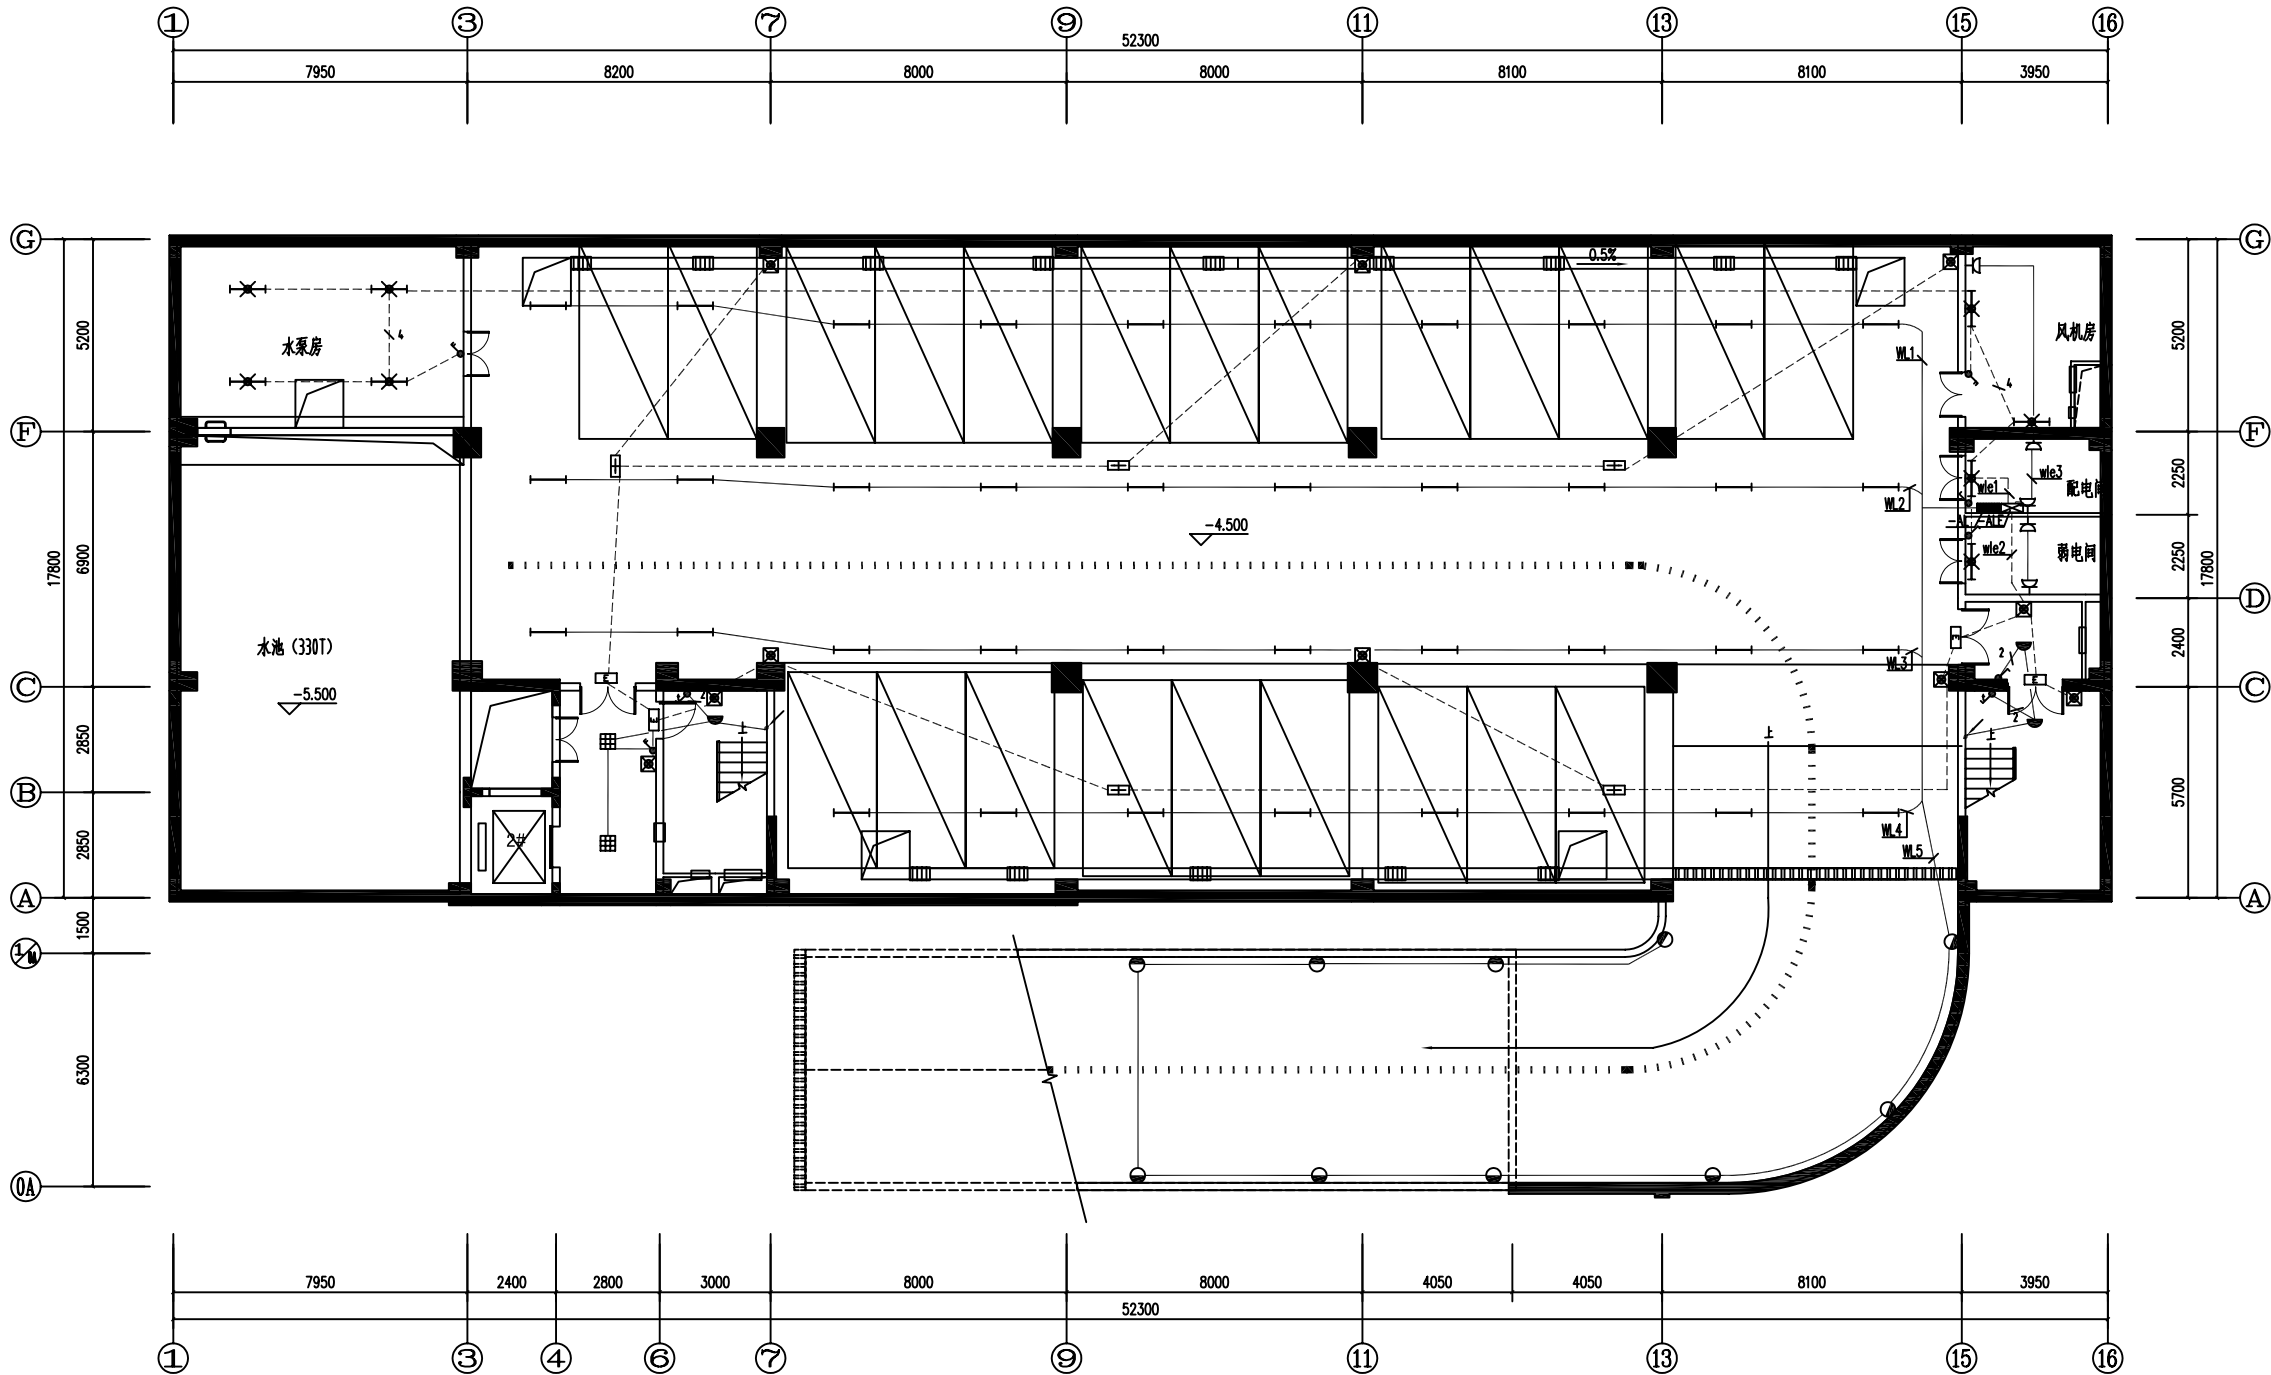

地下一层照明平面图 1:100

18	●	嵌入式防水壁灯(电子节能灯)	1x24W	壁装	0.5
17	■	普通荧光灯(18三基色节能荧光灯,配电子镇流器)	3x18W	吸顶	
16	■	应急灯(普通照明)(18三基色节能荧光灯,配电子镇流器)	1x36W	壁装	2.5
15	■	应急灯(普通照明)(18三基色节能荧光灯,配电子镇流器)	1x36W	管形式	2.8
14	■	应急灯(15三基色节能荧光灯,配电子镇流器)	1x36W	管形式	2.8
13	■	应急灯(15三基色节能荧光灯,配电子镇流器)	1x36W	管形式	2.8
12	■	疏散指示灯(单面)	1x3W	壁装	0.3
11	■	疏散指示灯(双面)	2x3W	管形式	2.5
10	■	安全出口指示	1x3W	门头安装	
9	■	应急照明灯(普通照明)	2x8W(自燃灯)	壁装	2.5
8	■	声光控延时开关(A型)	PAK-V8E15.WWW	暗装	1.3
7	■	跷板开关	250V,10A	暗装	1.3
6	■	跷板开关	250V,10A	暗装	1.3
5	■	跷板开关	250V,10A	暗装	1.3
4	■	插座(二、三孔,带保护门)	250V,10A	暗装	1.3
3	■	吸顶灯(15三基色节能荧光灯,配电子镇流器,普通照明)	250V,32W	吸顶	
2	■	应急照明配电箱	XZF	明装	1.5
1	■	照明配电箱	XXM	明装	1.5
序号	图例	名称	规格	安装方式	安装高度(m)

审图专用章			
出图专用章			
执业注册章			
建设单位			
工程名称			
子项名称	综合楼(一)		
图名	地下一层照明平面图		
项目负责			
专业负责			
设计			
制图			
校对			
审核			
审定			
设计号	11117	专业	电气
日期	2011.11	图号	10
设计阶段	施工图	版号	1