


建	筑	图
结	构	图
电	气	图
水	暖	图
通	风	图

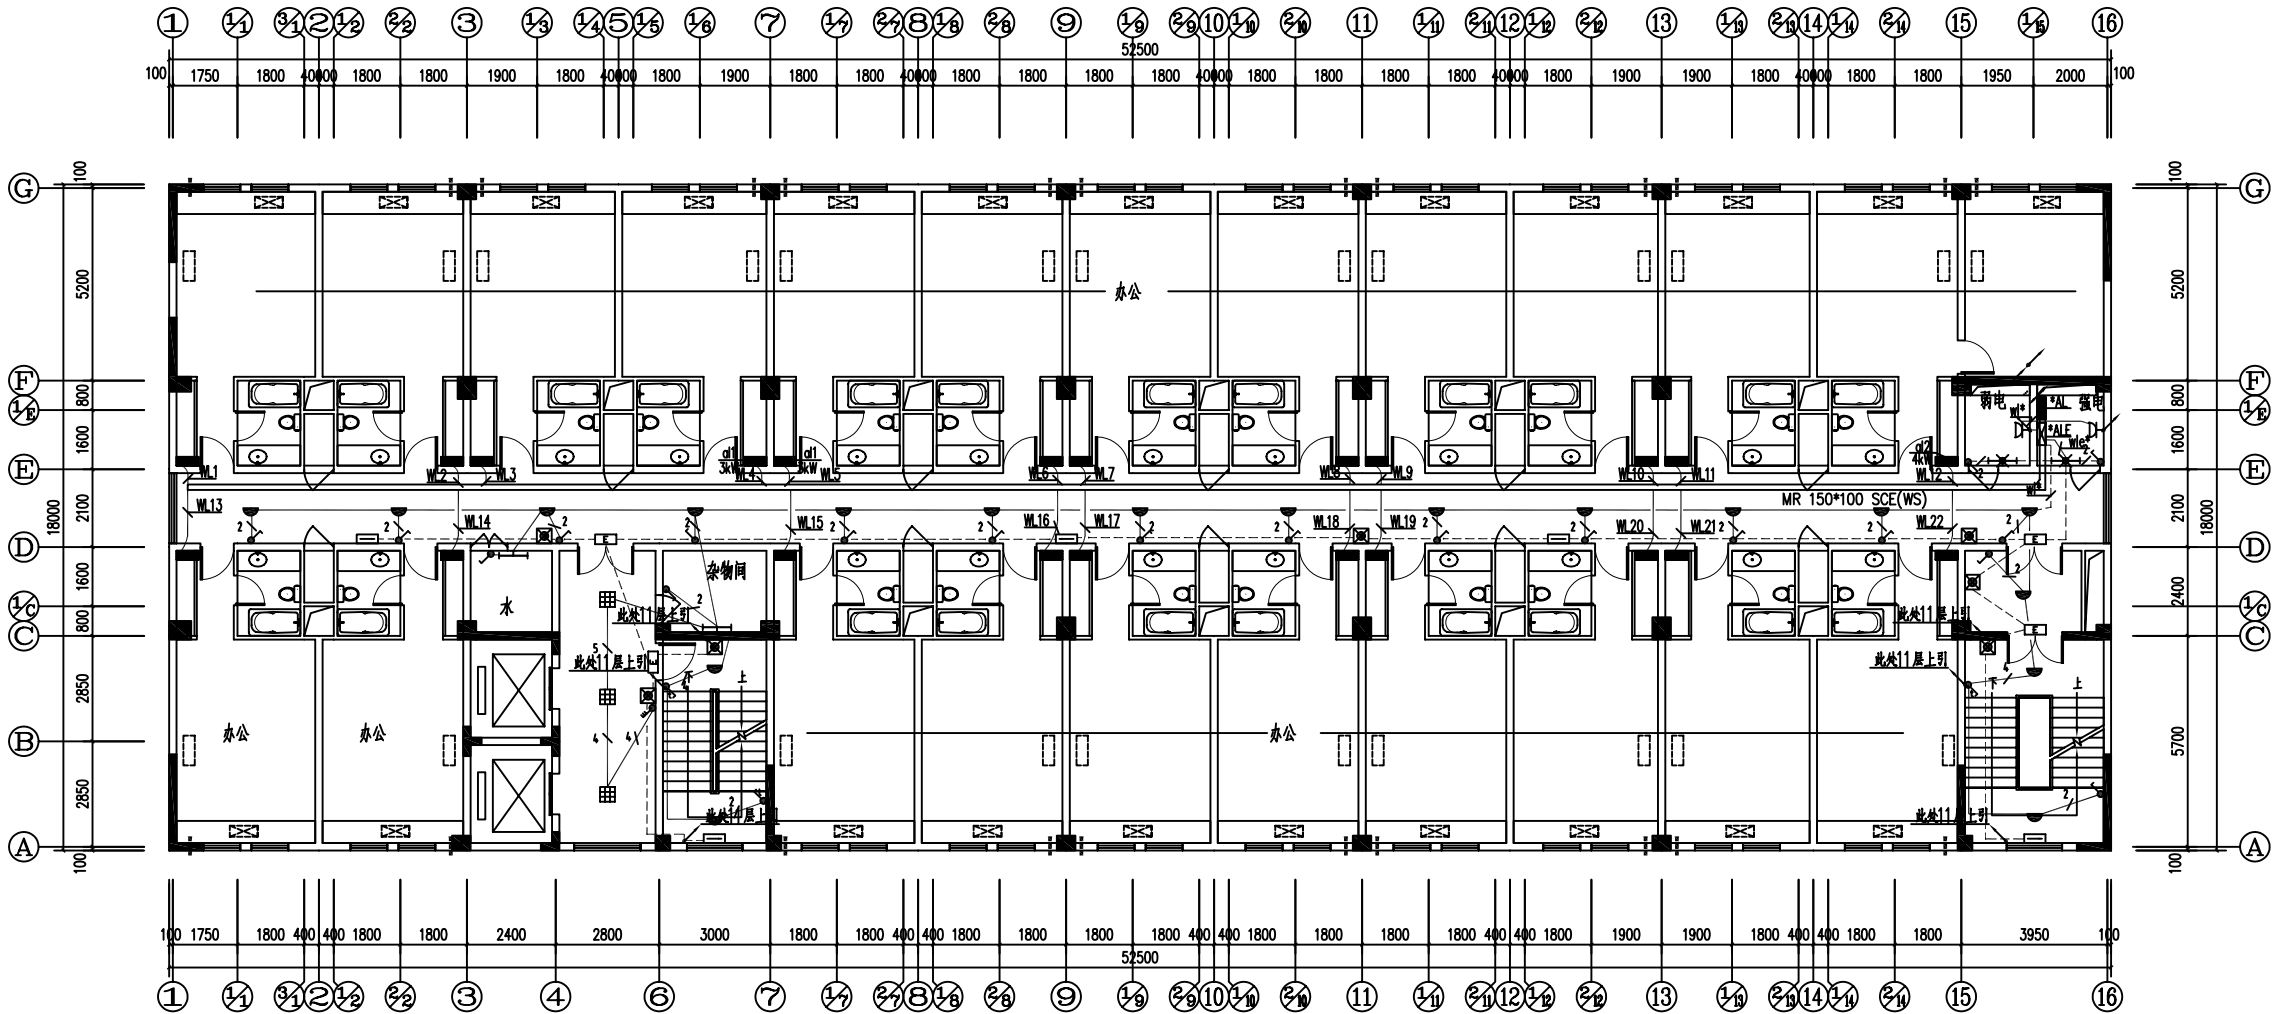

三十一层照明平面图 1:100

15				
14				
13	排气扇	250V, 48W	窗上	
12	格栅吸顶灯 (T8三基色节能吸顶灯, 配电子镇流器)	3x18W	吸顶	
11	吸顶灯 (T8三基色节能吸顶灯, 配电子镇流器)	1x18W	壁装	2.5
10	吸顶灯 (带玻璃罩) (T8三基色节能吸顶灯, 配电子镇流器)	1x18W	壁装	2.5
9	疏散指示灯 (单面)	1x3W	壁装	0.3
8	安全出口指示	1x3W	门头安装	
7	应急照明灯 (带锂电池)	2x8W (自容灯)	壁装	2.5
6	声光控延时开关 (A型)	PAK-V8E15.WWW	暗装	1.3
5	跷板开关	250V 10A	暗装	1.3
4	跷板开关	250V 10A	暗装	1.3
3	插座 (二、三孔, 带保护门)	250V 10A	暗装	1.3
2	吸顶灯 (T5三基色节能吸顶灯, 配电子镇流器, 带玻璃罩)	250V, 32W	吸顶	
1	照明配电箱	DGP	明装	1.5
序号	图例	名称	规格	安装方式 安装高度 (m)

项目负责		
专业负责		
设计		
制图		
校对		
审核		
审定		
设计号	11117	专业 电气
日期	2011.11	图号 14
设计阶段	施工图	版号 1