


试	校	审	核	图
建	设	单	位	图
施	工	图	号	31
版	本	号	1	



基础接地平面图 1:100

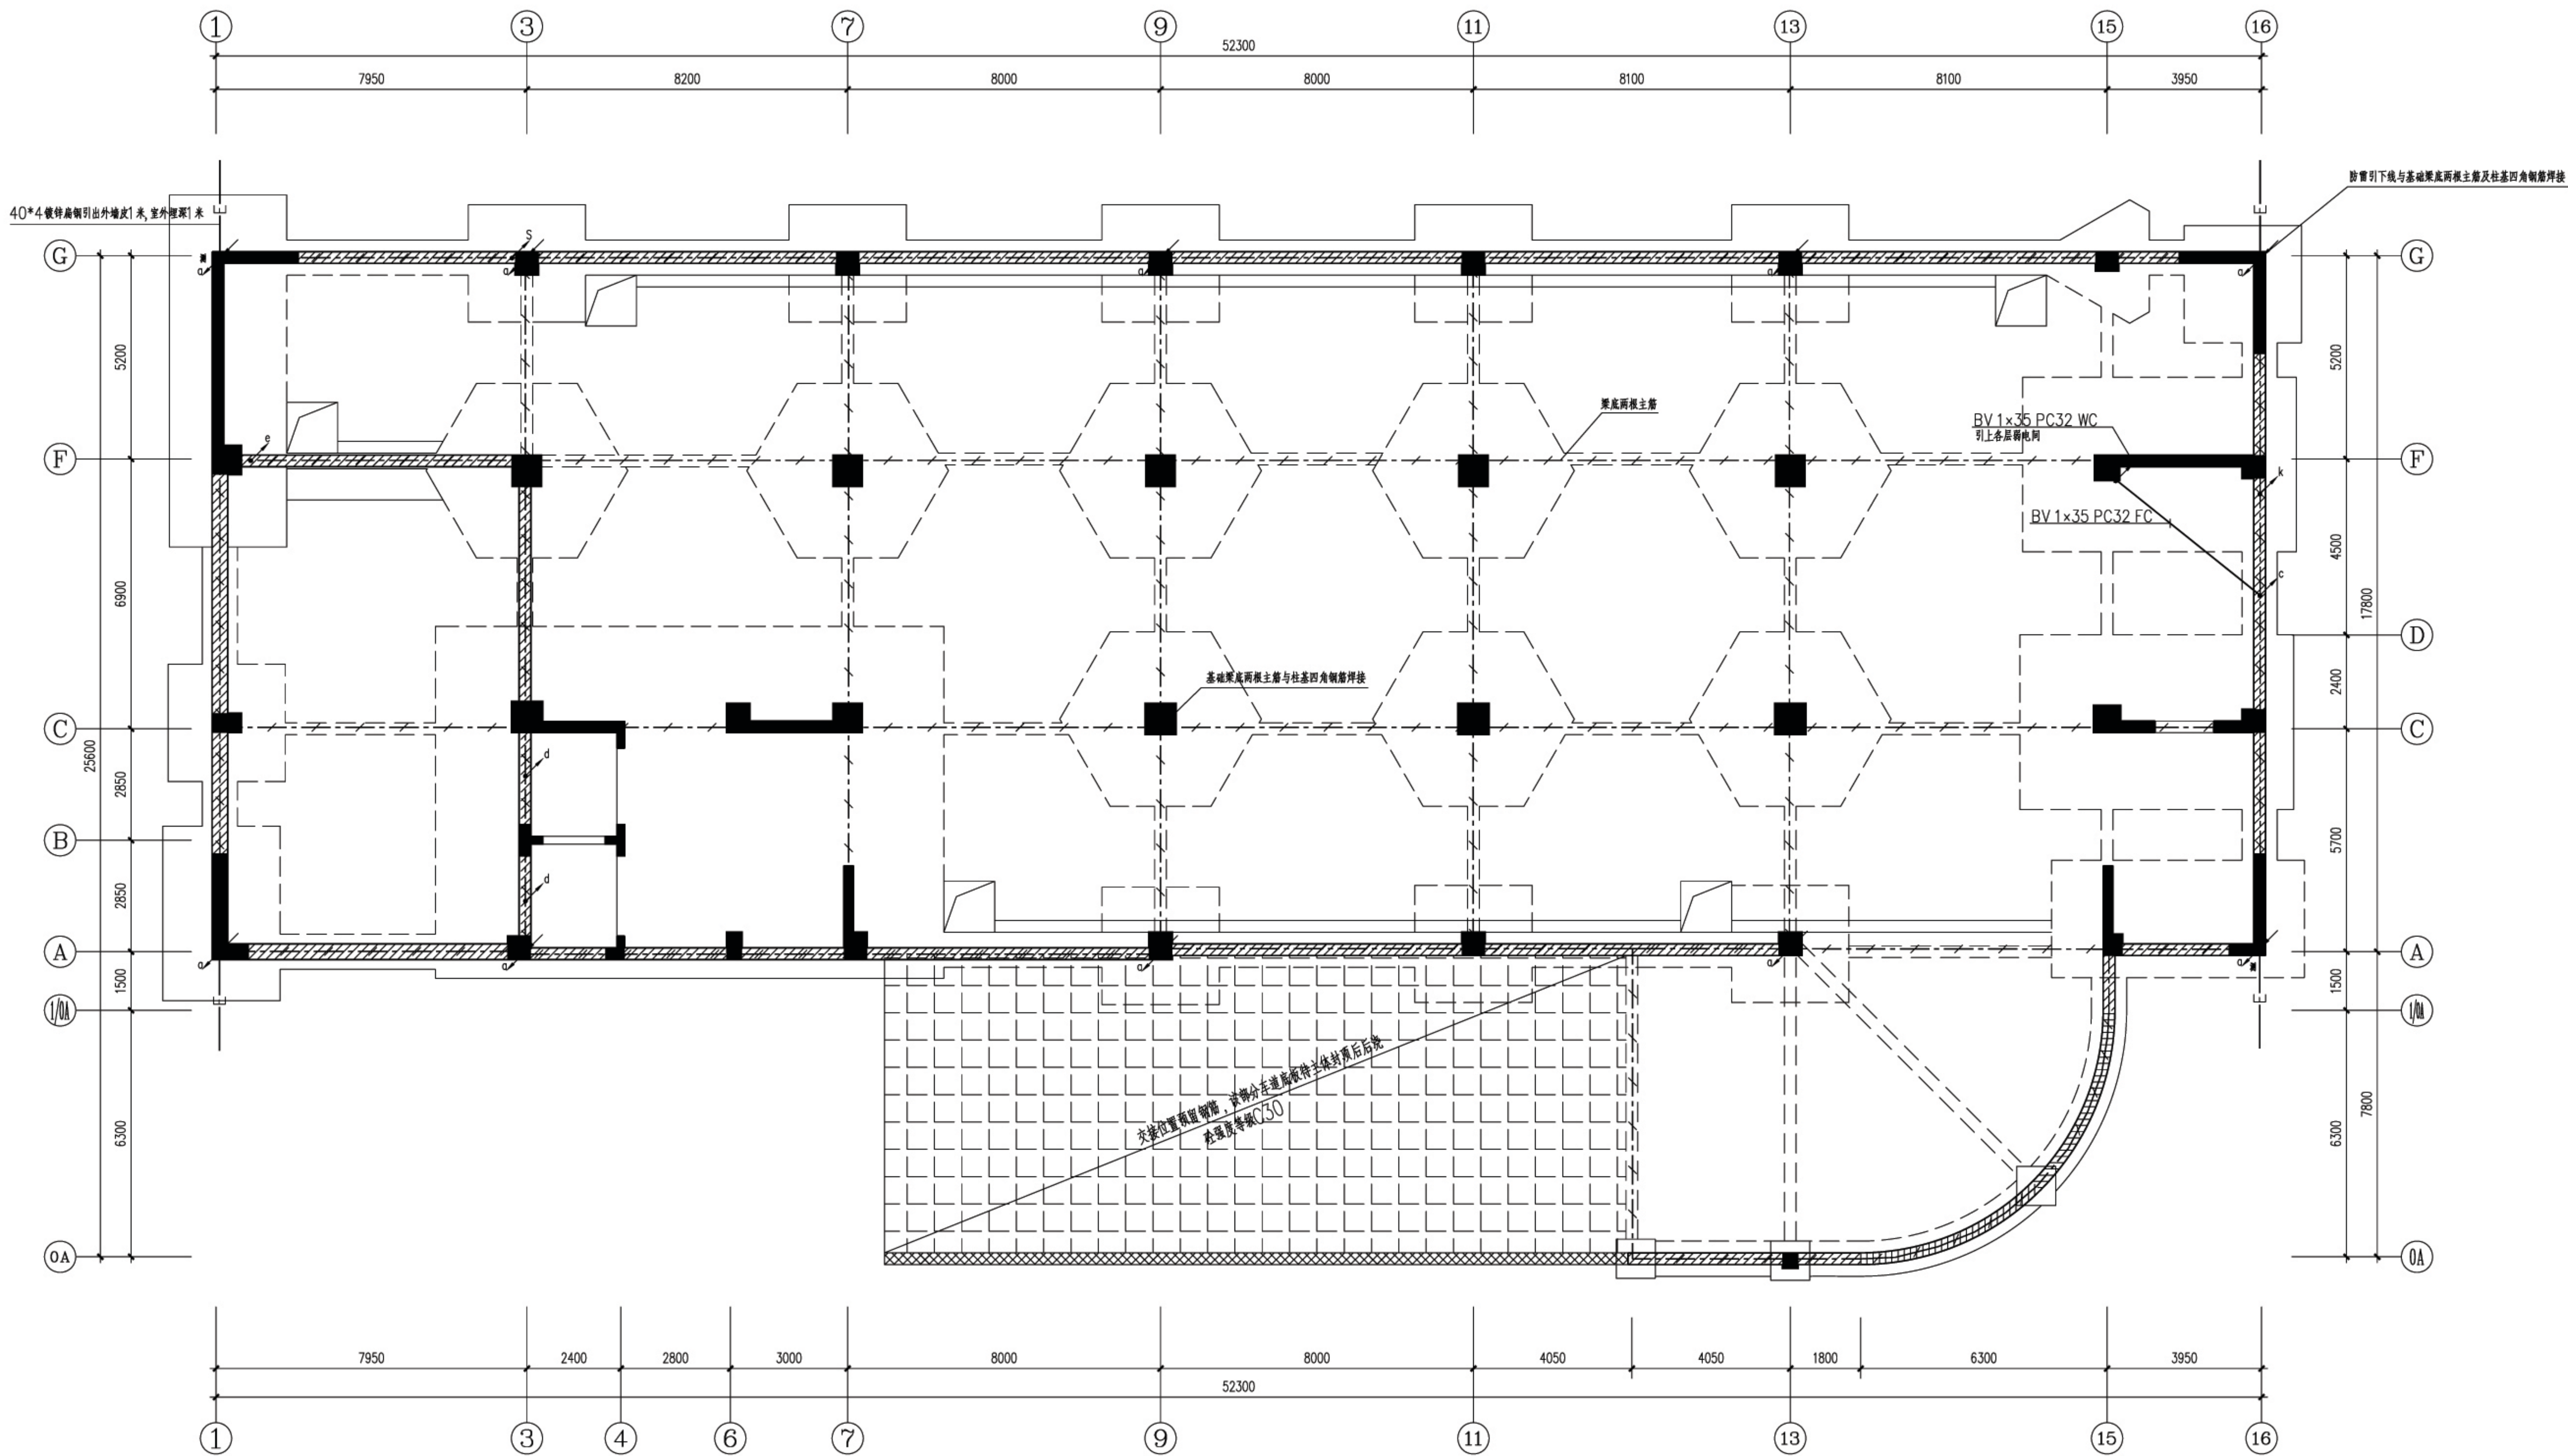

- 利用圆钢 ($\Phi \geq 16$) 或扁钢 ($\Phi < 16$) 接地线
- 40*4镀锌扁钢引上距电梯机房底 1.0m 或电梯机房底 1.0m 接地线
- 40*4镀锌扁钢引上各层弱电井 1.5m 接地线
- 防雷引下线距室外地面 0.5m 接地线
- 2*(BV1*50)PC 引上各一层弱电井 ME 箱
- BV 2*25 PC32 引上二层弱电井中心距地 0.5m 接地线
- 40*4镀锌扁钢引上水泵房距地 1.5m 接地线

备注

审图专用章

出图专用章

执业注册章

建设单位
工程名称
子项目名称
综合楼(一)

图名
基础接地平面图

项目负责人		
专业负责		
设计		
制图		
校对		
审核		
审定		
设计号	11117	专业 电气
日期	2011.11	图号 31
设计阶段	施工图	版本号 1